
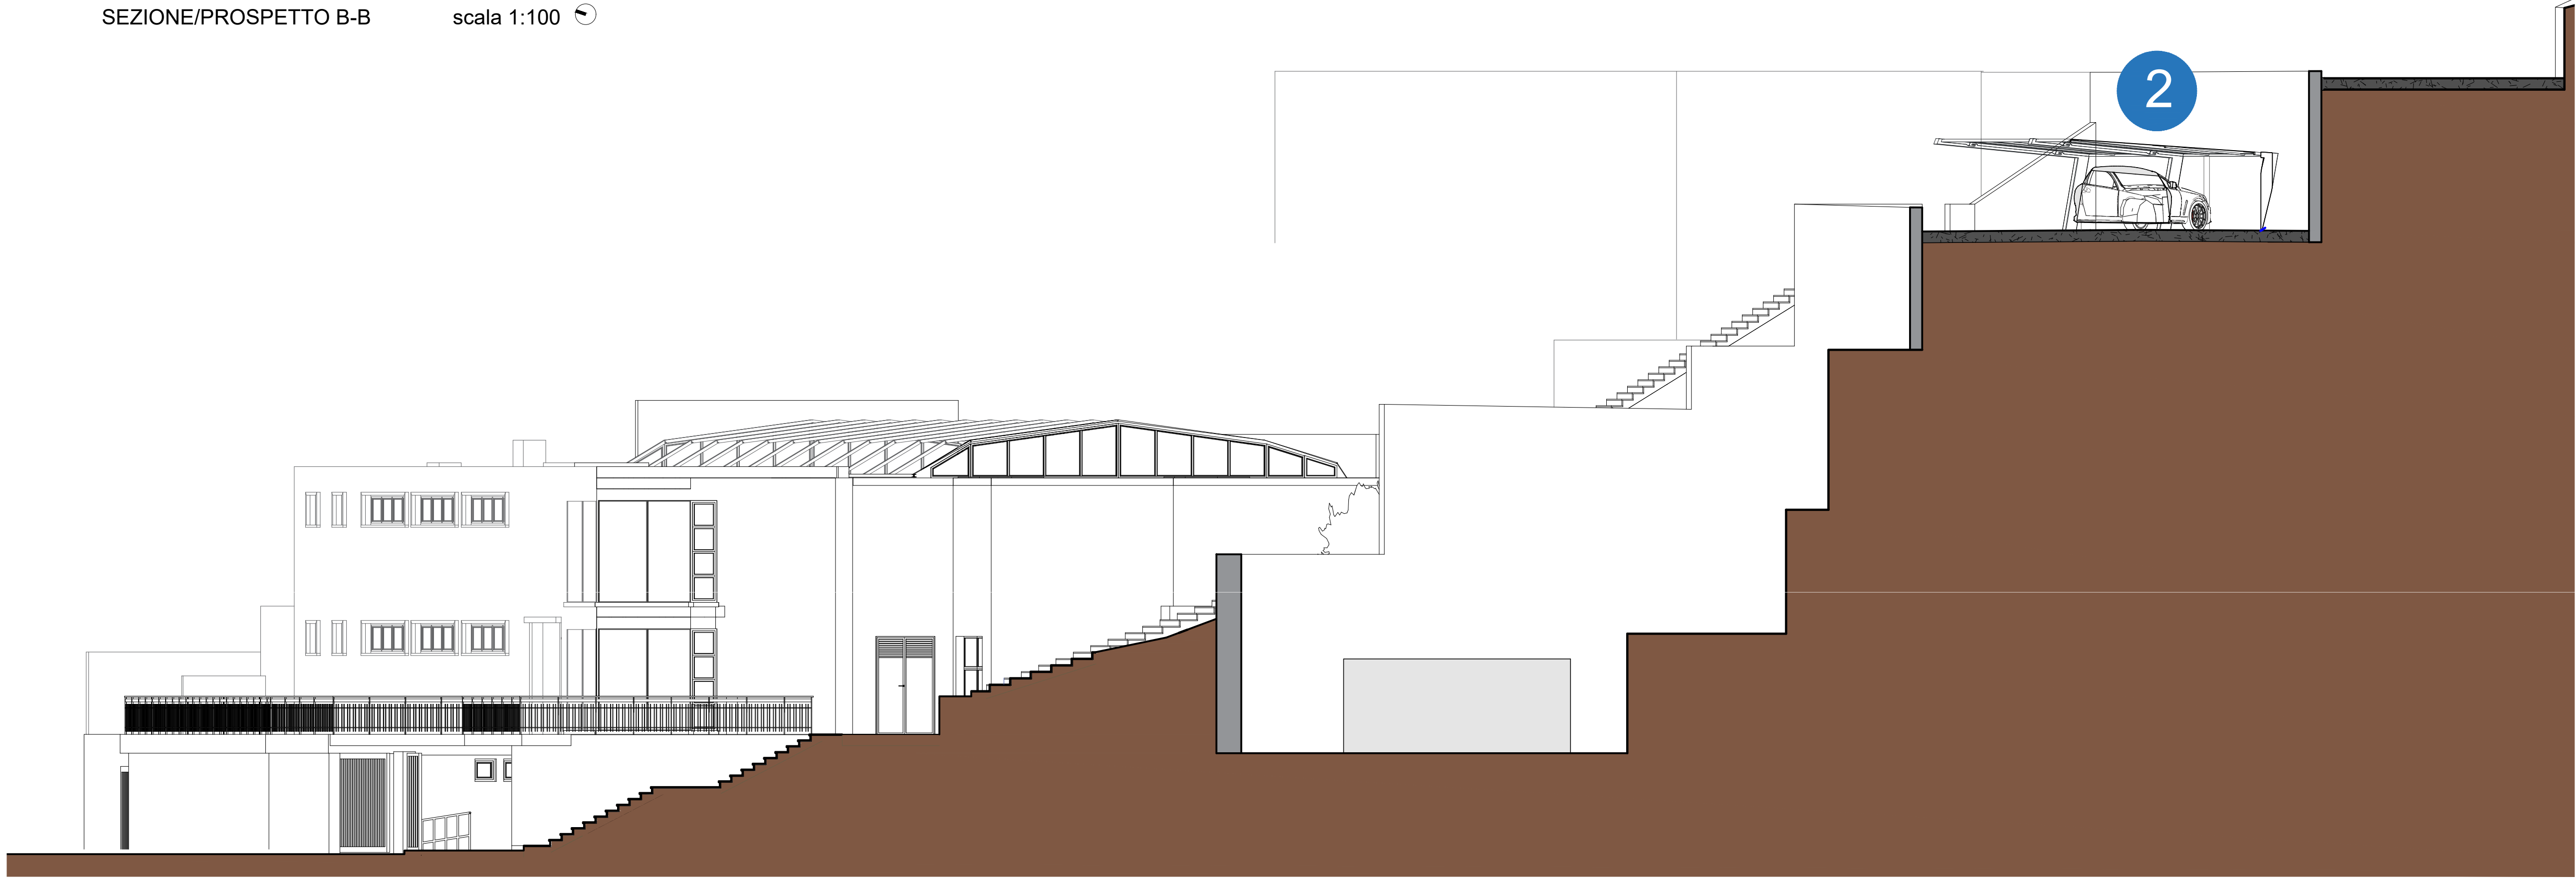




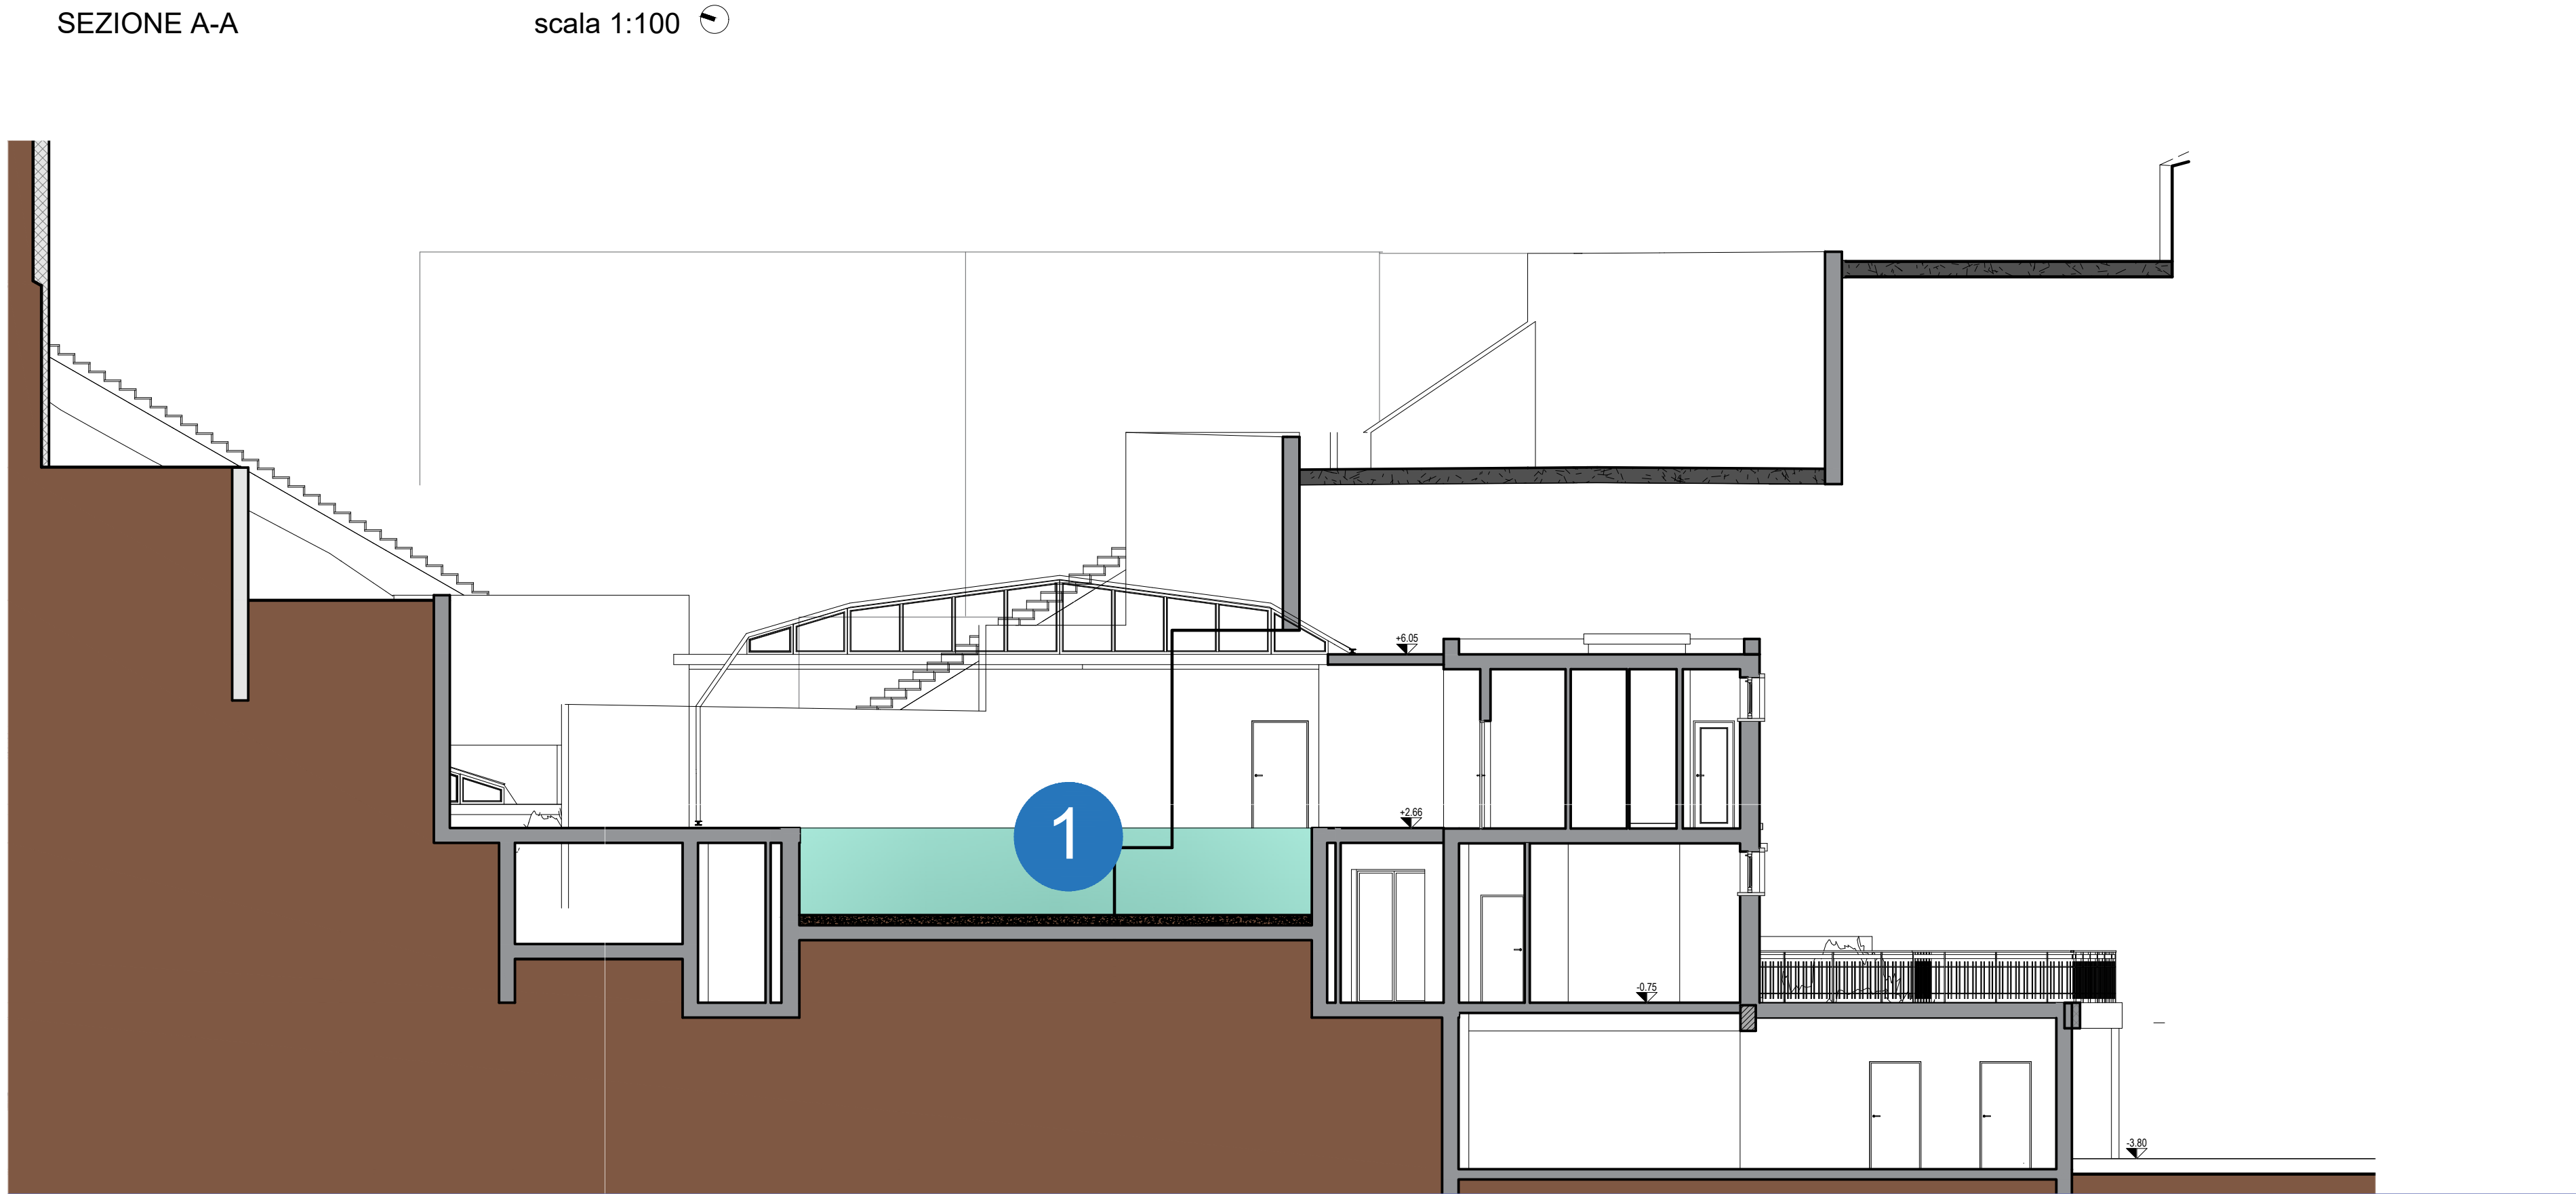


PIANTA COPERTURA


LEGENDA INTERVENTI

- 1 RISAGOMATURA FONDO PISCINA
- 2 PARCHEGGIO CON PENSILINE FOTOVOLTAICHE
- 3 ADEGUAMENTO E SOSTITUZIONE IMPIANTI MECCANICI ED ELETTRICI

KEY PLAN scala 1:500

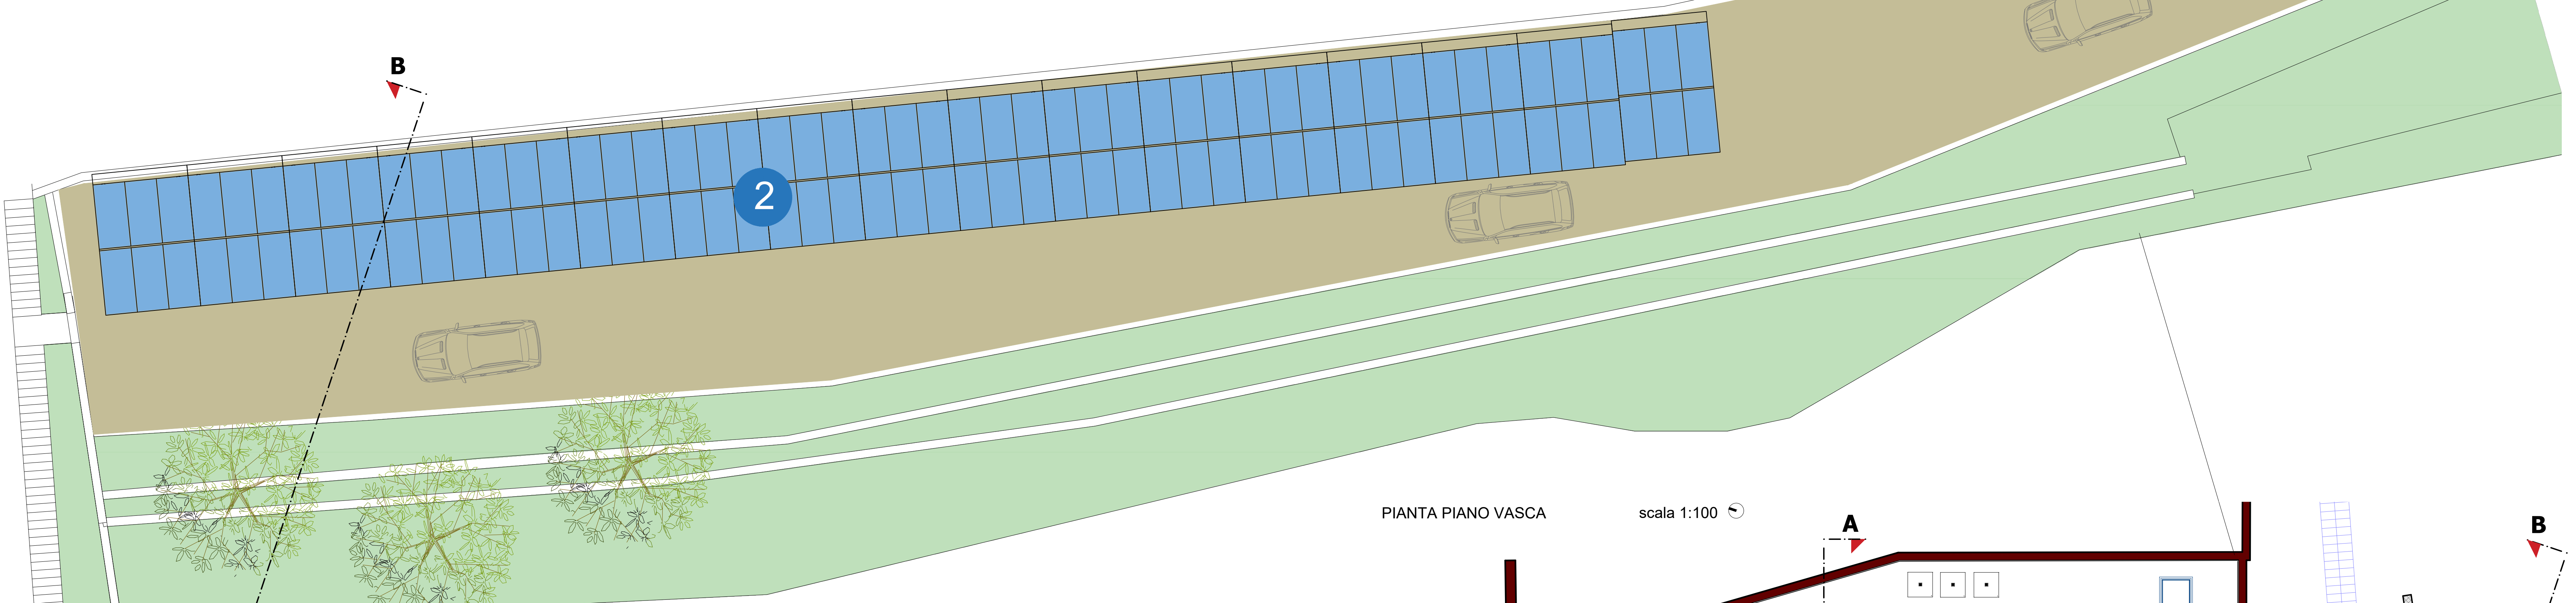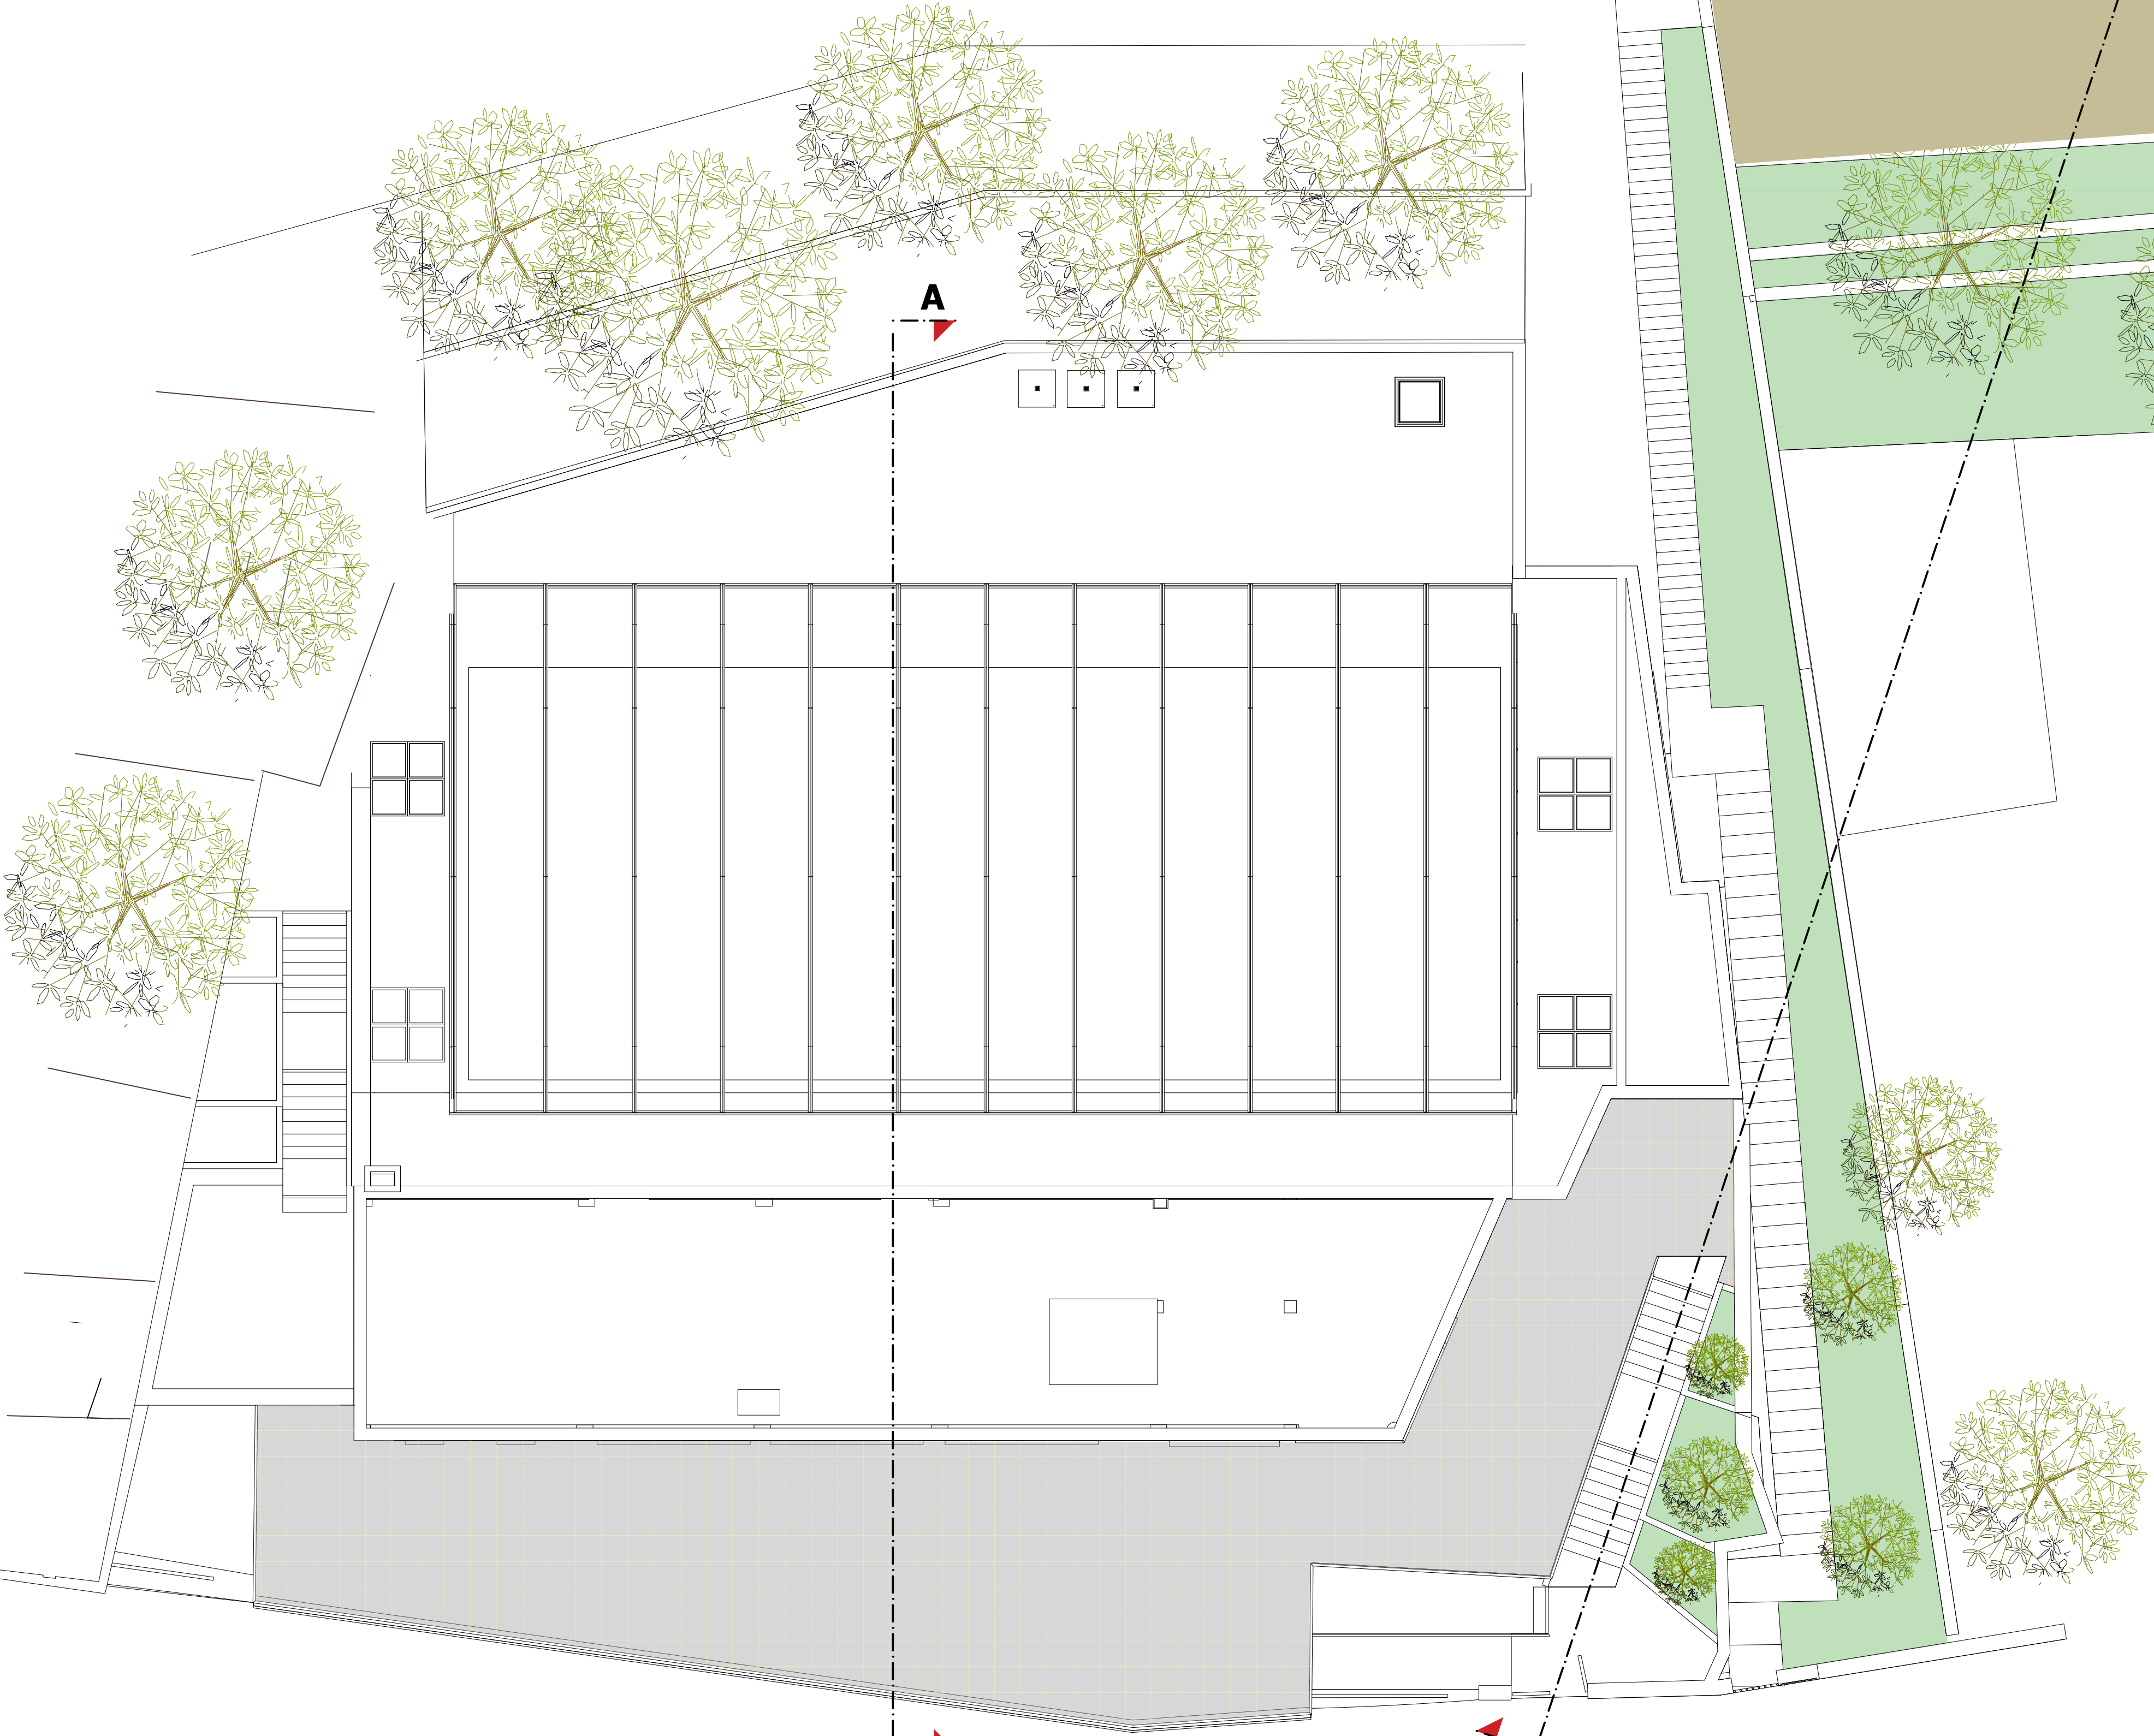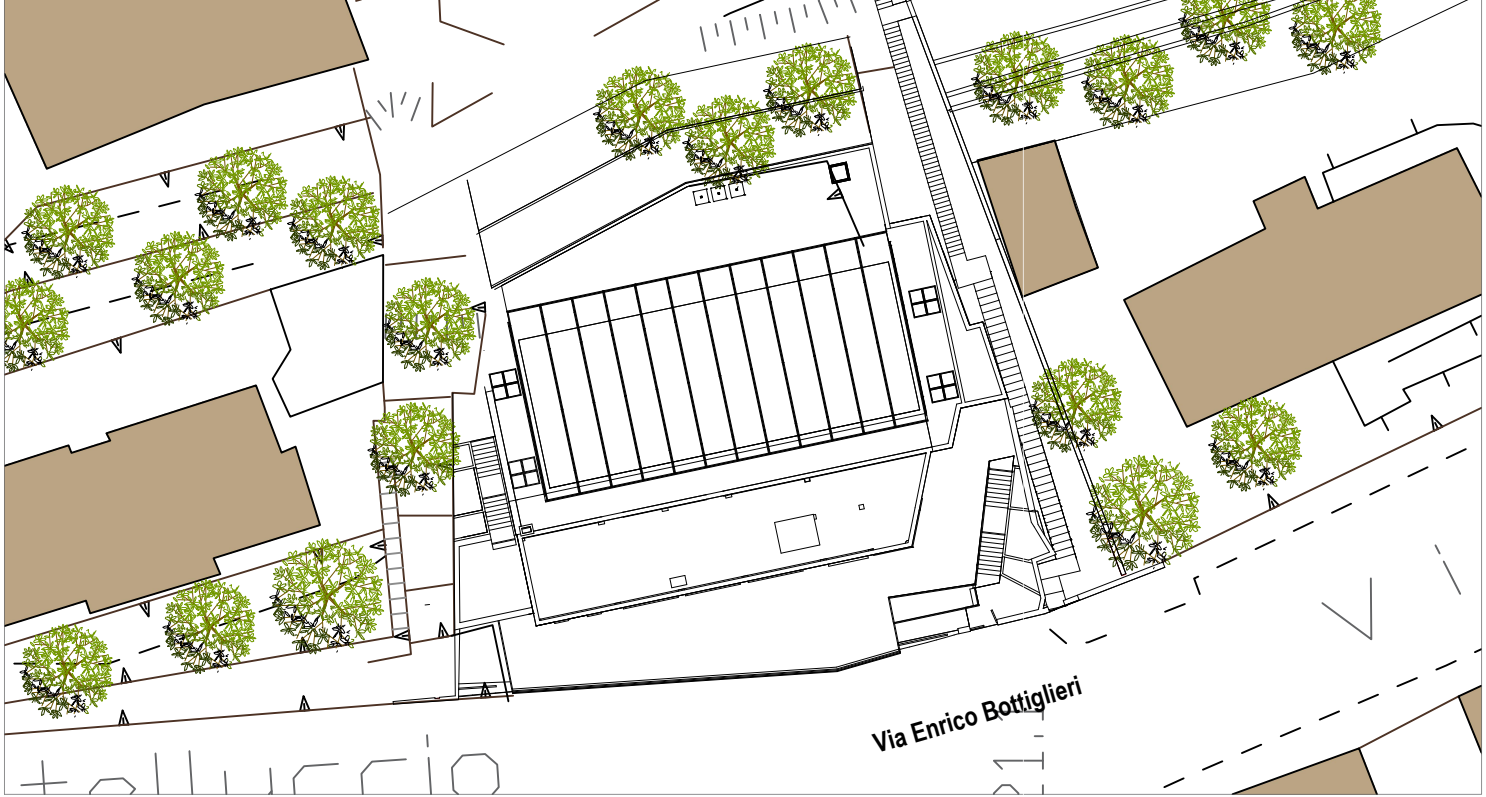

PIANTA PIANO VASCA

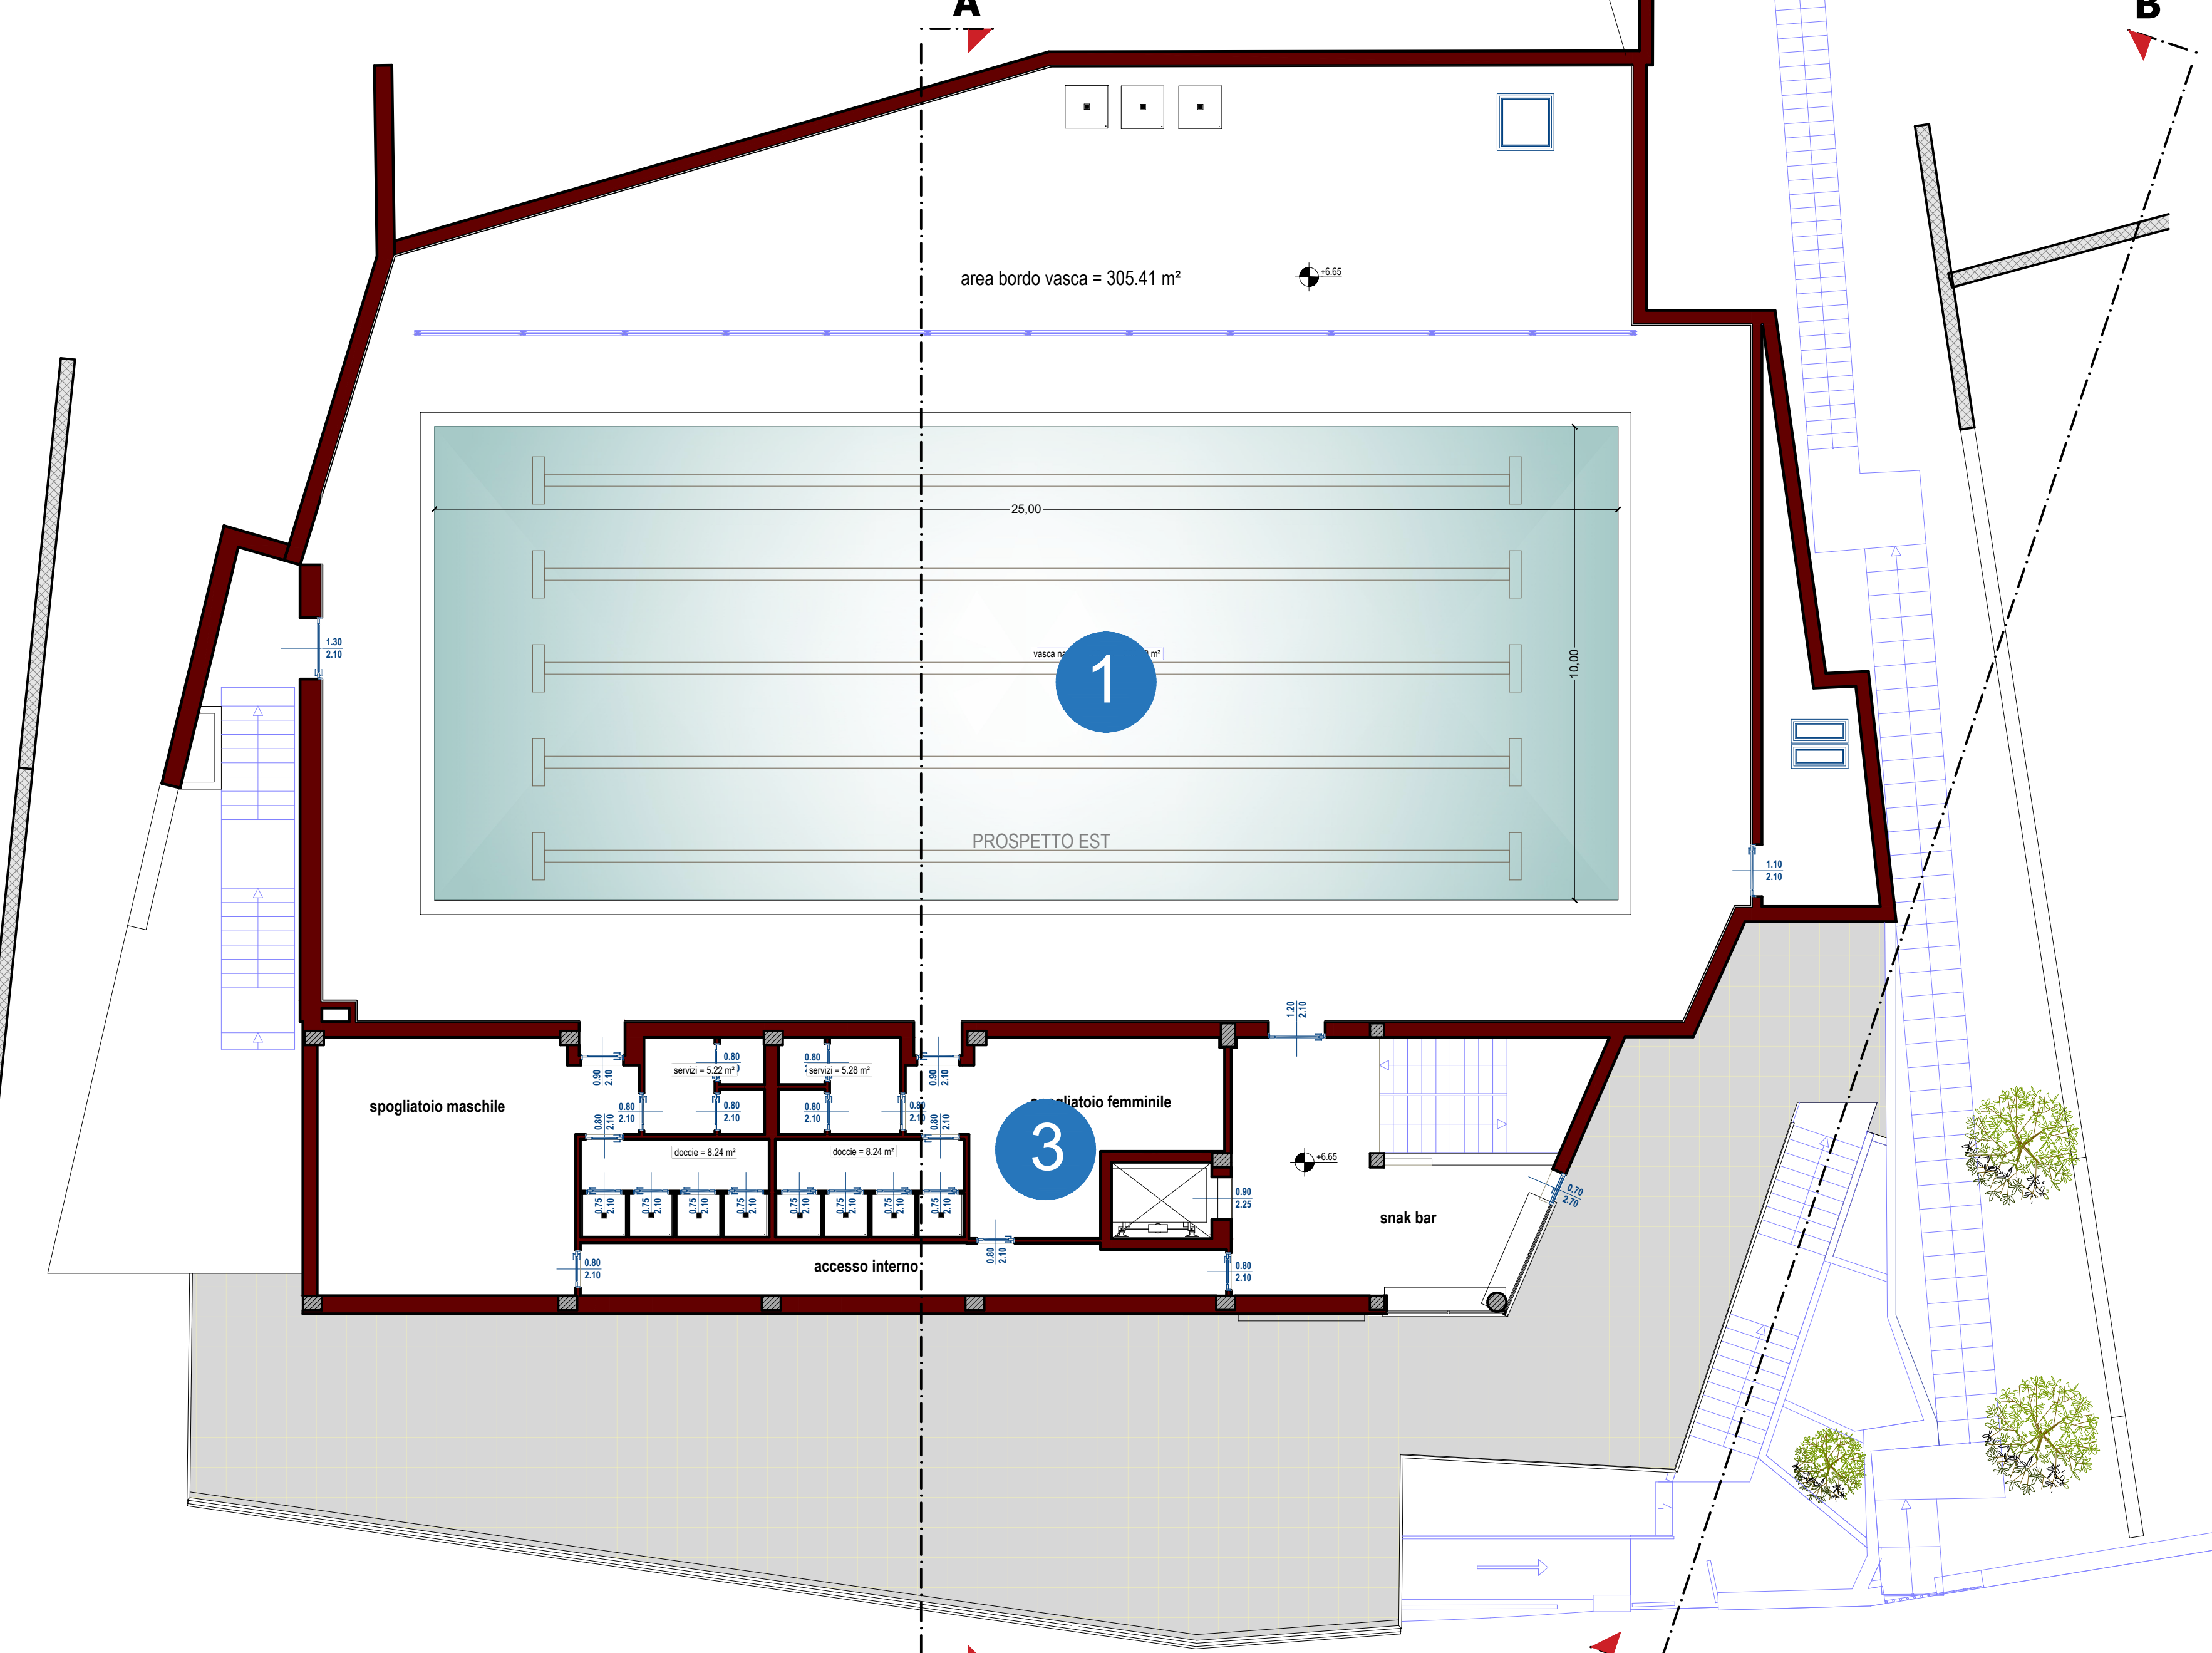

CUP: CIG:

Comune di Salerno

PROVINCIA DI SALERNO

COMMITTENTE

ASD RARI NANTES NUOTO SALERNO

Via Camillo Sargente,98 - 84125 Salerno - P.Iva - 02279440651

OPERA

PROPOSTA PER LA REALIZZAZIONE IN CONCESSIONE IN BASE AL DLgs N38 DEL 28/02/2021 PER LA RIQUALIFICAZIONE, EFFICIENTAMENTO ENERGETICO E GESTIONE IN REGIME DI CONCESSIONE MEDIANTE FINANZA DI PROGETTO DELLA PISCINA COMUNALE IN VIA BOTTIGLIERI,1

PROGETTAZIONE

31 studio

Via Longoratto Tasso, 85 - 84121 Salerno

ing. andrea@31studio.com

tel. +39 081 237523 - 3483154628

ing. andrea@31studio.com

tel. +39 081 237523 - 3483154628

tel. +39 081 237523 - 3483154628

PROGETTAZIONE ARCHITETTONICA

ing. Sergio Landi

Arch. Elena Agostino

PROGETTAZIONE STRUTTURALE

ing. Sergio Landi

ing. Domenico Milari

PROGETTAZIONE IMPIANTI MECCANICI

ing. Sergio Landi

ing. Ernesto Ranucci

PROGETTAZIONE IMPIANTI ELETTRICI E SPECIALI

ing. Sergio Landi

ing. Ernesto Ranucci

COORDINATORE PER LA SICUREZZA

ing. Sergio Landi

RUP

ing. Sergio Landi

DOCUMENTO DI FATTIBILITÀ DELLE ALTERNATIVE PROGETTUALI

Digs N36 / 2023

Codice elaborato	Revisione	Titolo
AR.07	0	PROGETTO ARCHITETTONICO PROGETTO: piante, sezioni ed interventi

Rev.	Descrizione	Data
2	Prima emissione	MARZO 2024
1	Modifiche a seguito report verifica	
4		
5		

Redazione elaborato	Controllato	Approvato	Scala
Redatto ing. Sergio Landi	Controllato Dott. Angelo Gioia Stanco	Approvato ing. Sergio Landi	1:100